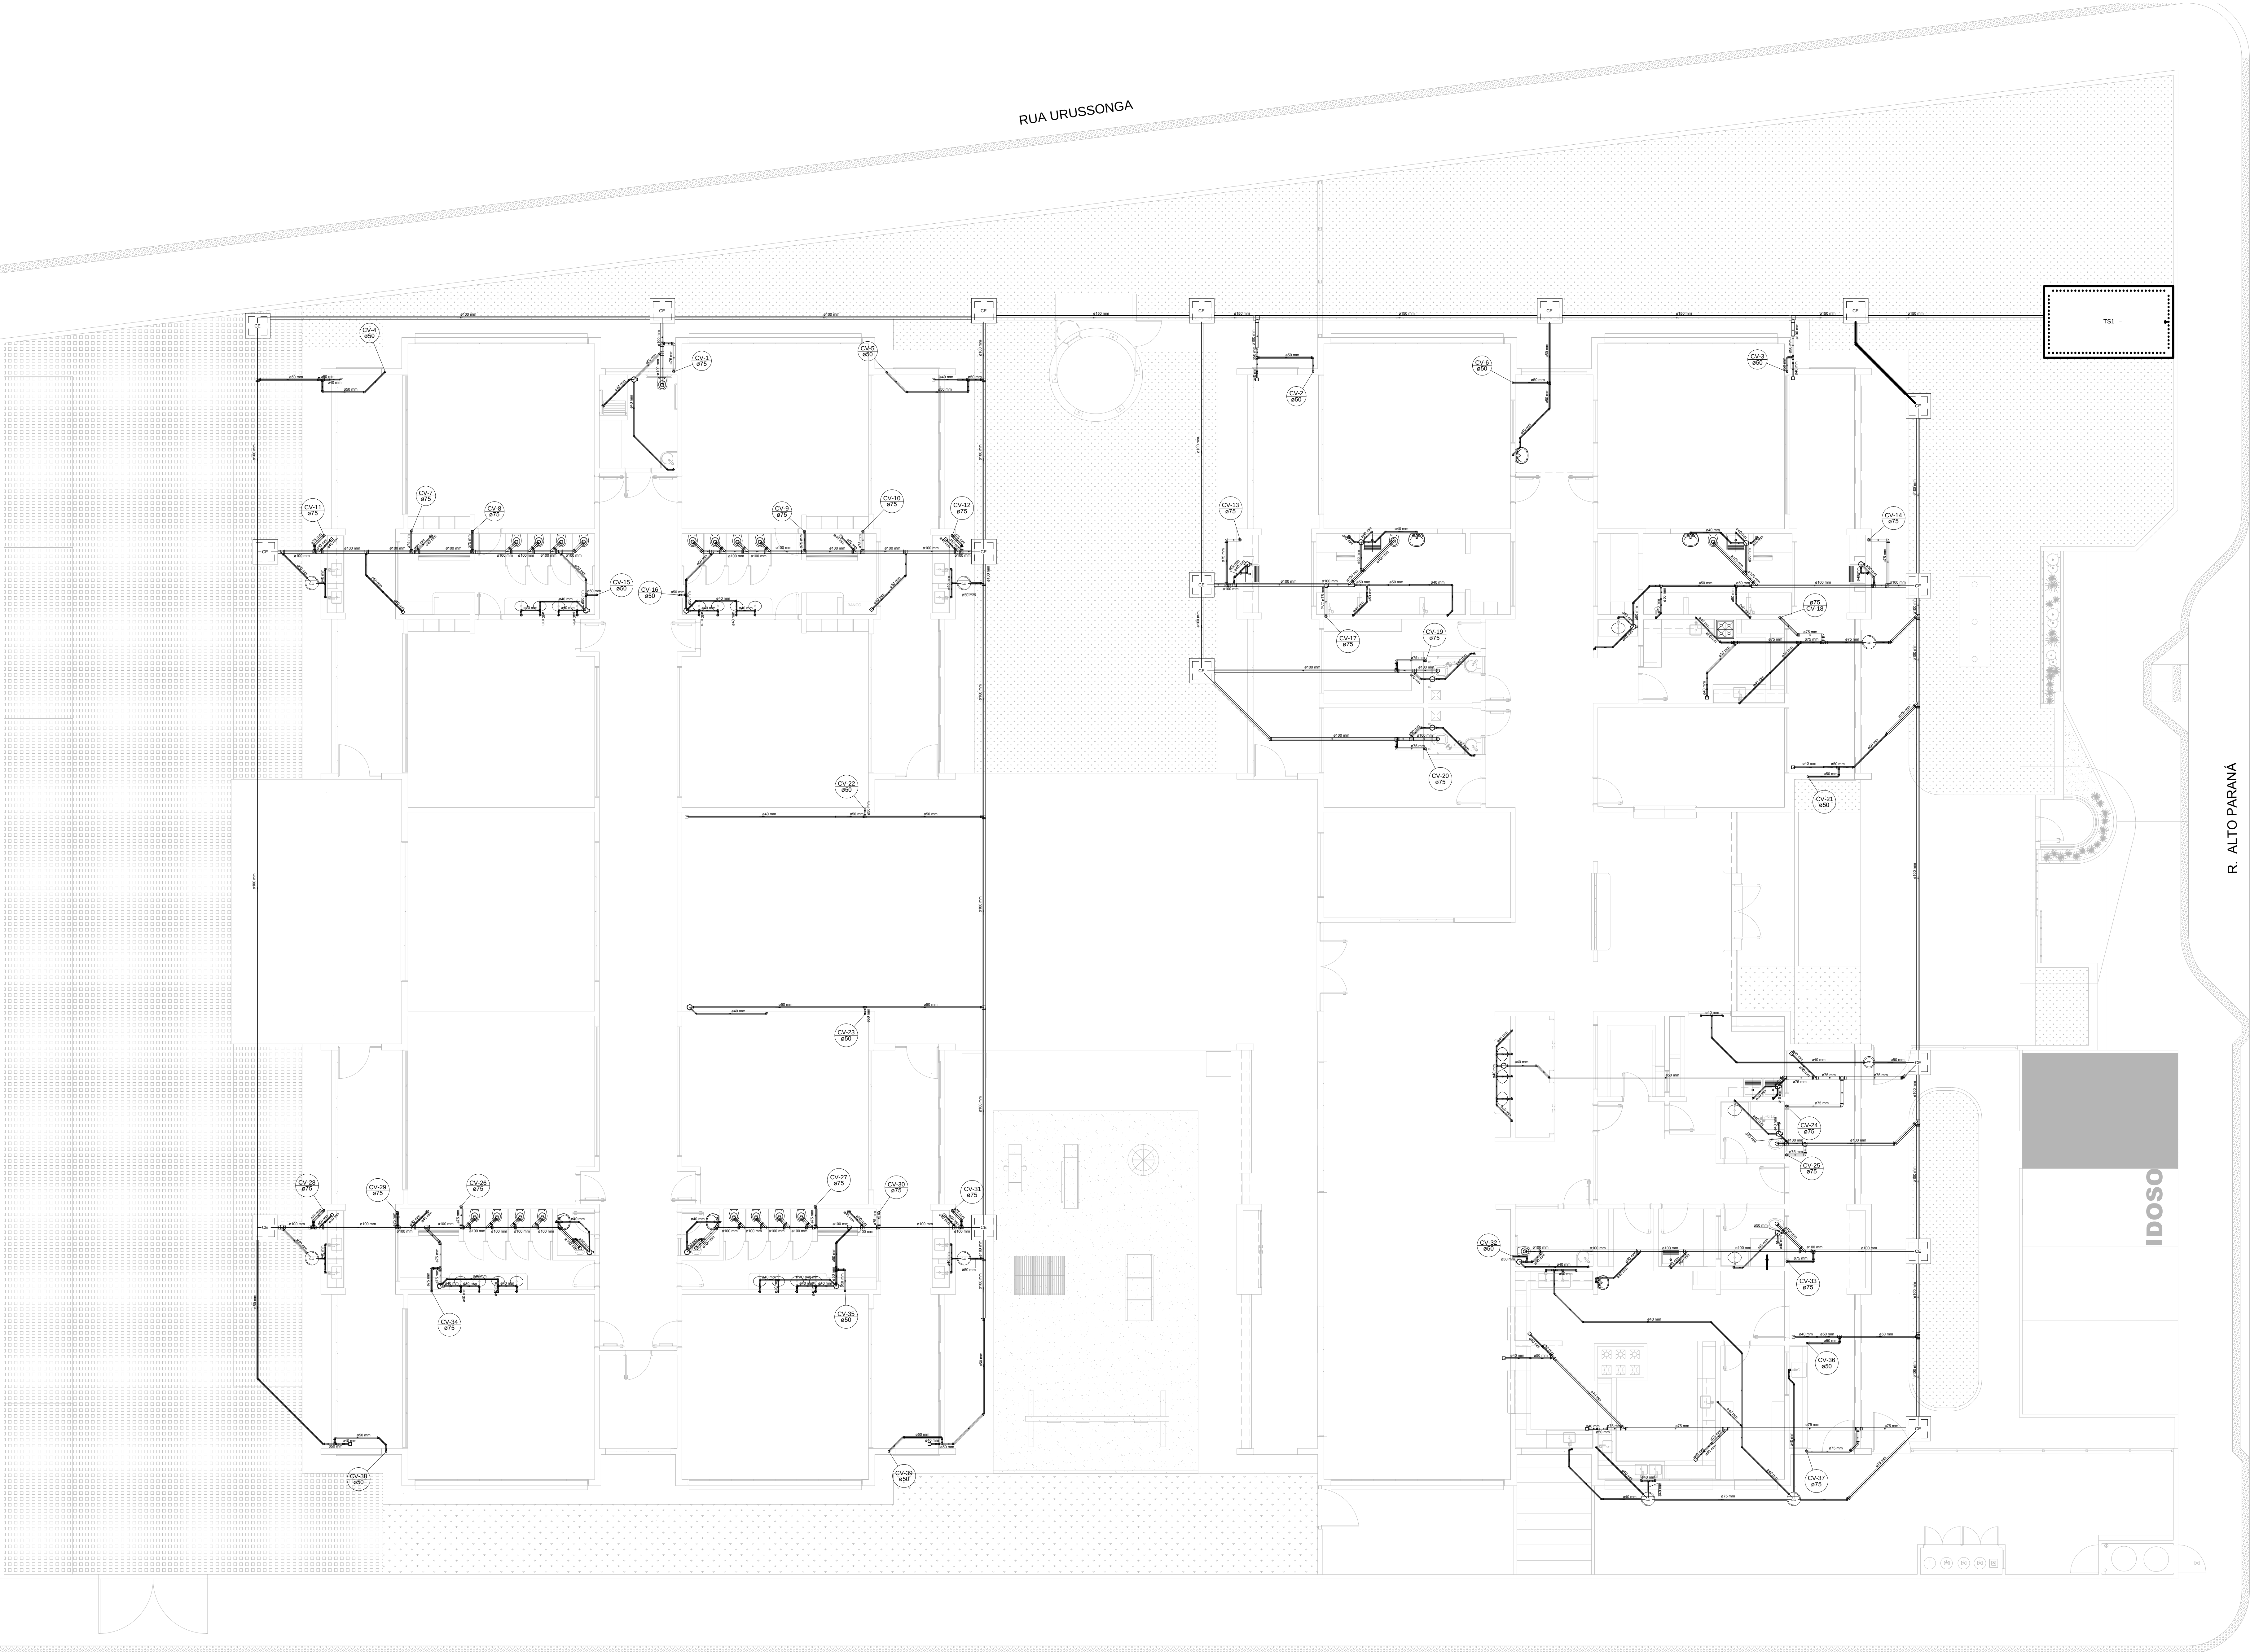
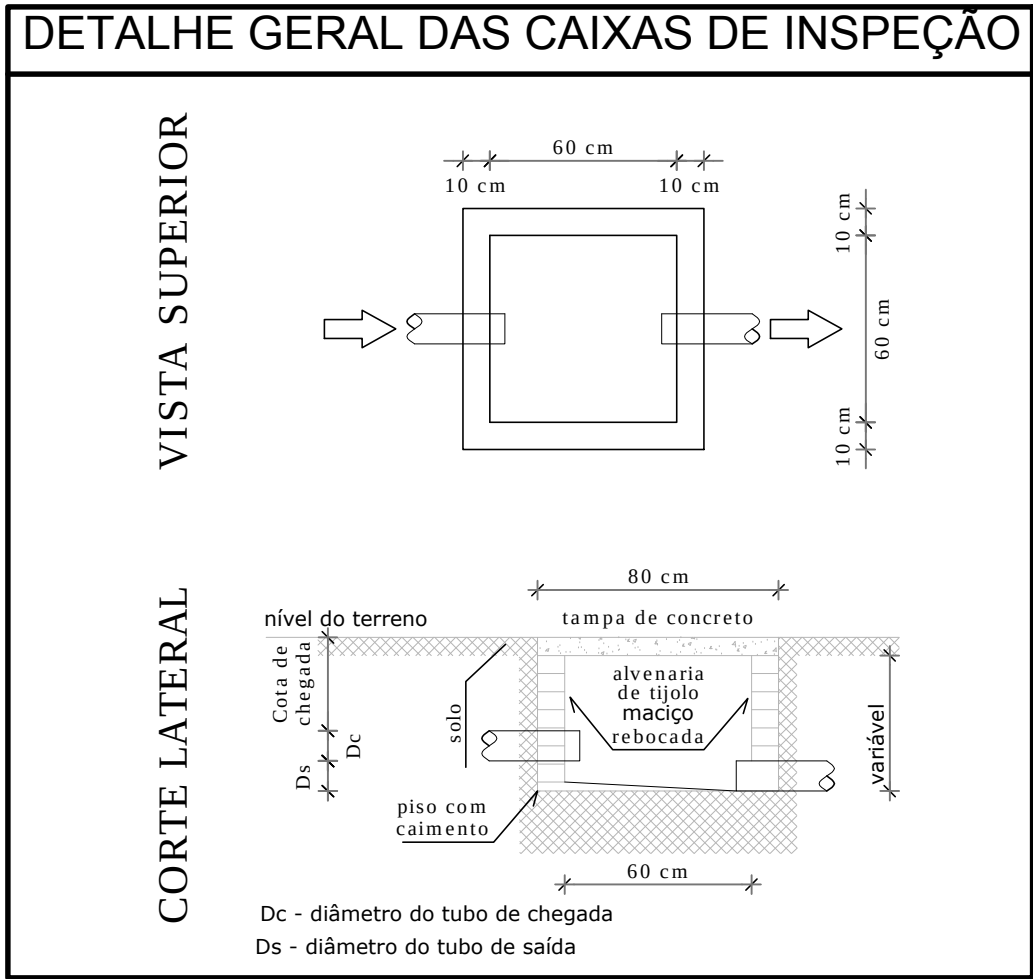




- OBSERVAÇÕES:
- Conferir posição das caixas de areia
 - Conferir a posição das caixas elétricas
 - Adotar inclinação de 1% para todo sitema

PLANTA BAIXA
ESC.....1/75

LEGENDA	
	CAIXA DE INSPEÇÃO ESGOTO SIMPLS
	CAIXA DE PASSAGEM
	CAIXA DE GORDURA
	CAIXA SIFONADA
	BEBEDOURO
	BUCHA DE REDUÇÃO LONGA
	CHUIVEIRO COLETIVO
	CHUIVEIRO RESIDENCIAL
	JOELHO 45
	JOELHO 90
	JOELHO 90- COLLUNA
	JUNÇÃO SIMPLES
	LAVATÓRIO RESIDENCIAL COM SIFÃO
	LAVATÓRIO DE USO GERAL
	PIA DE COZINHA RESIDENCIAL COM SIFÃO 40mm
	RAMAIS DE VENTILAÇÃO
	TANQUE DE LAVAR DN 40mm
	TE 45
	TE 90
	TE SANITÁRIO
	VASO SANITÁRIO COM J90°
	TERMINAL DE VENTILAÇÃO - COLLUNA



PROPRIETÁRIO:	PREFEITURA MUNICIPAL DO NATAL SECRETARIA MUNICIPAL DE EDUCAÇÃO	PRIMEIRO DE ADAPTAÇÃO:	REVISÃO:	APPROVAÇÃO:
ASSISTENTE:	CMEI TIPO 1_FNDE	LOCAL:	RUA ALTO PARANÁ, S/N - POTENGI - NATAL/RN	
CONTEÚDO:	PLANTA DE LANÇAMENTO DA REDE SANITÁRIA	DATA:	JAN / 2018	
ADAPTAÇÃO:	MOYFORD SANTANA			

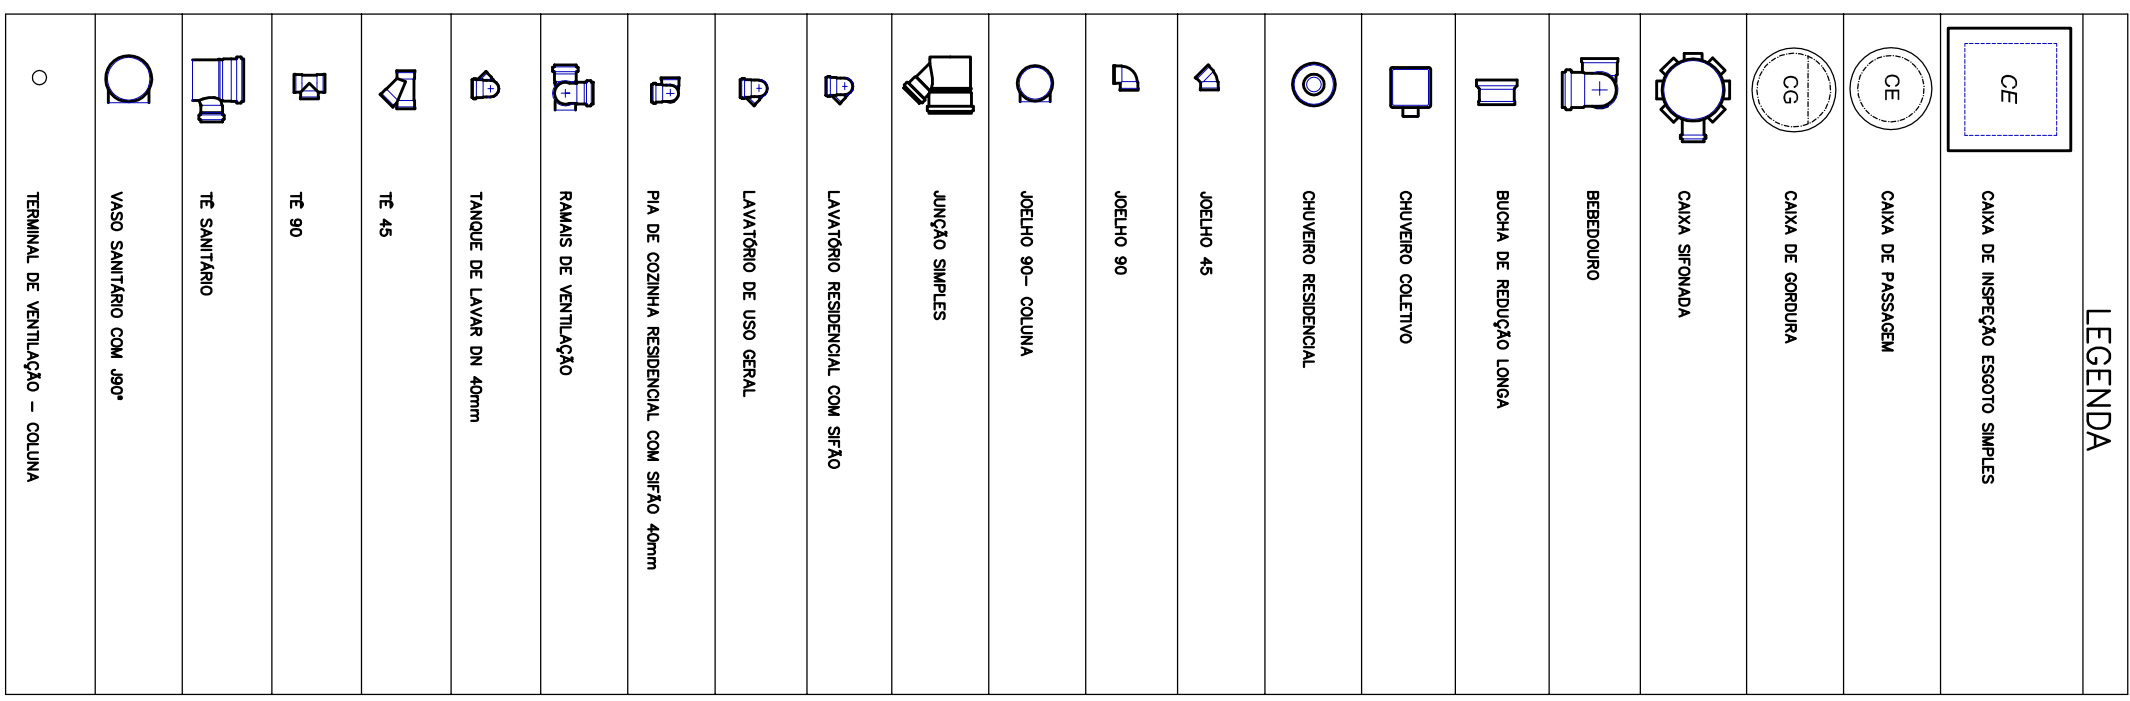
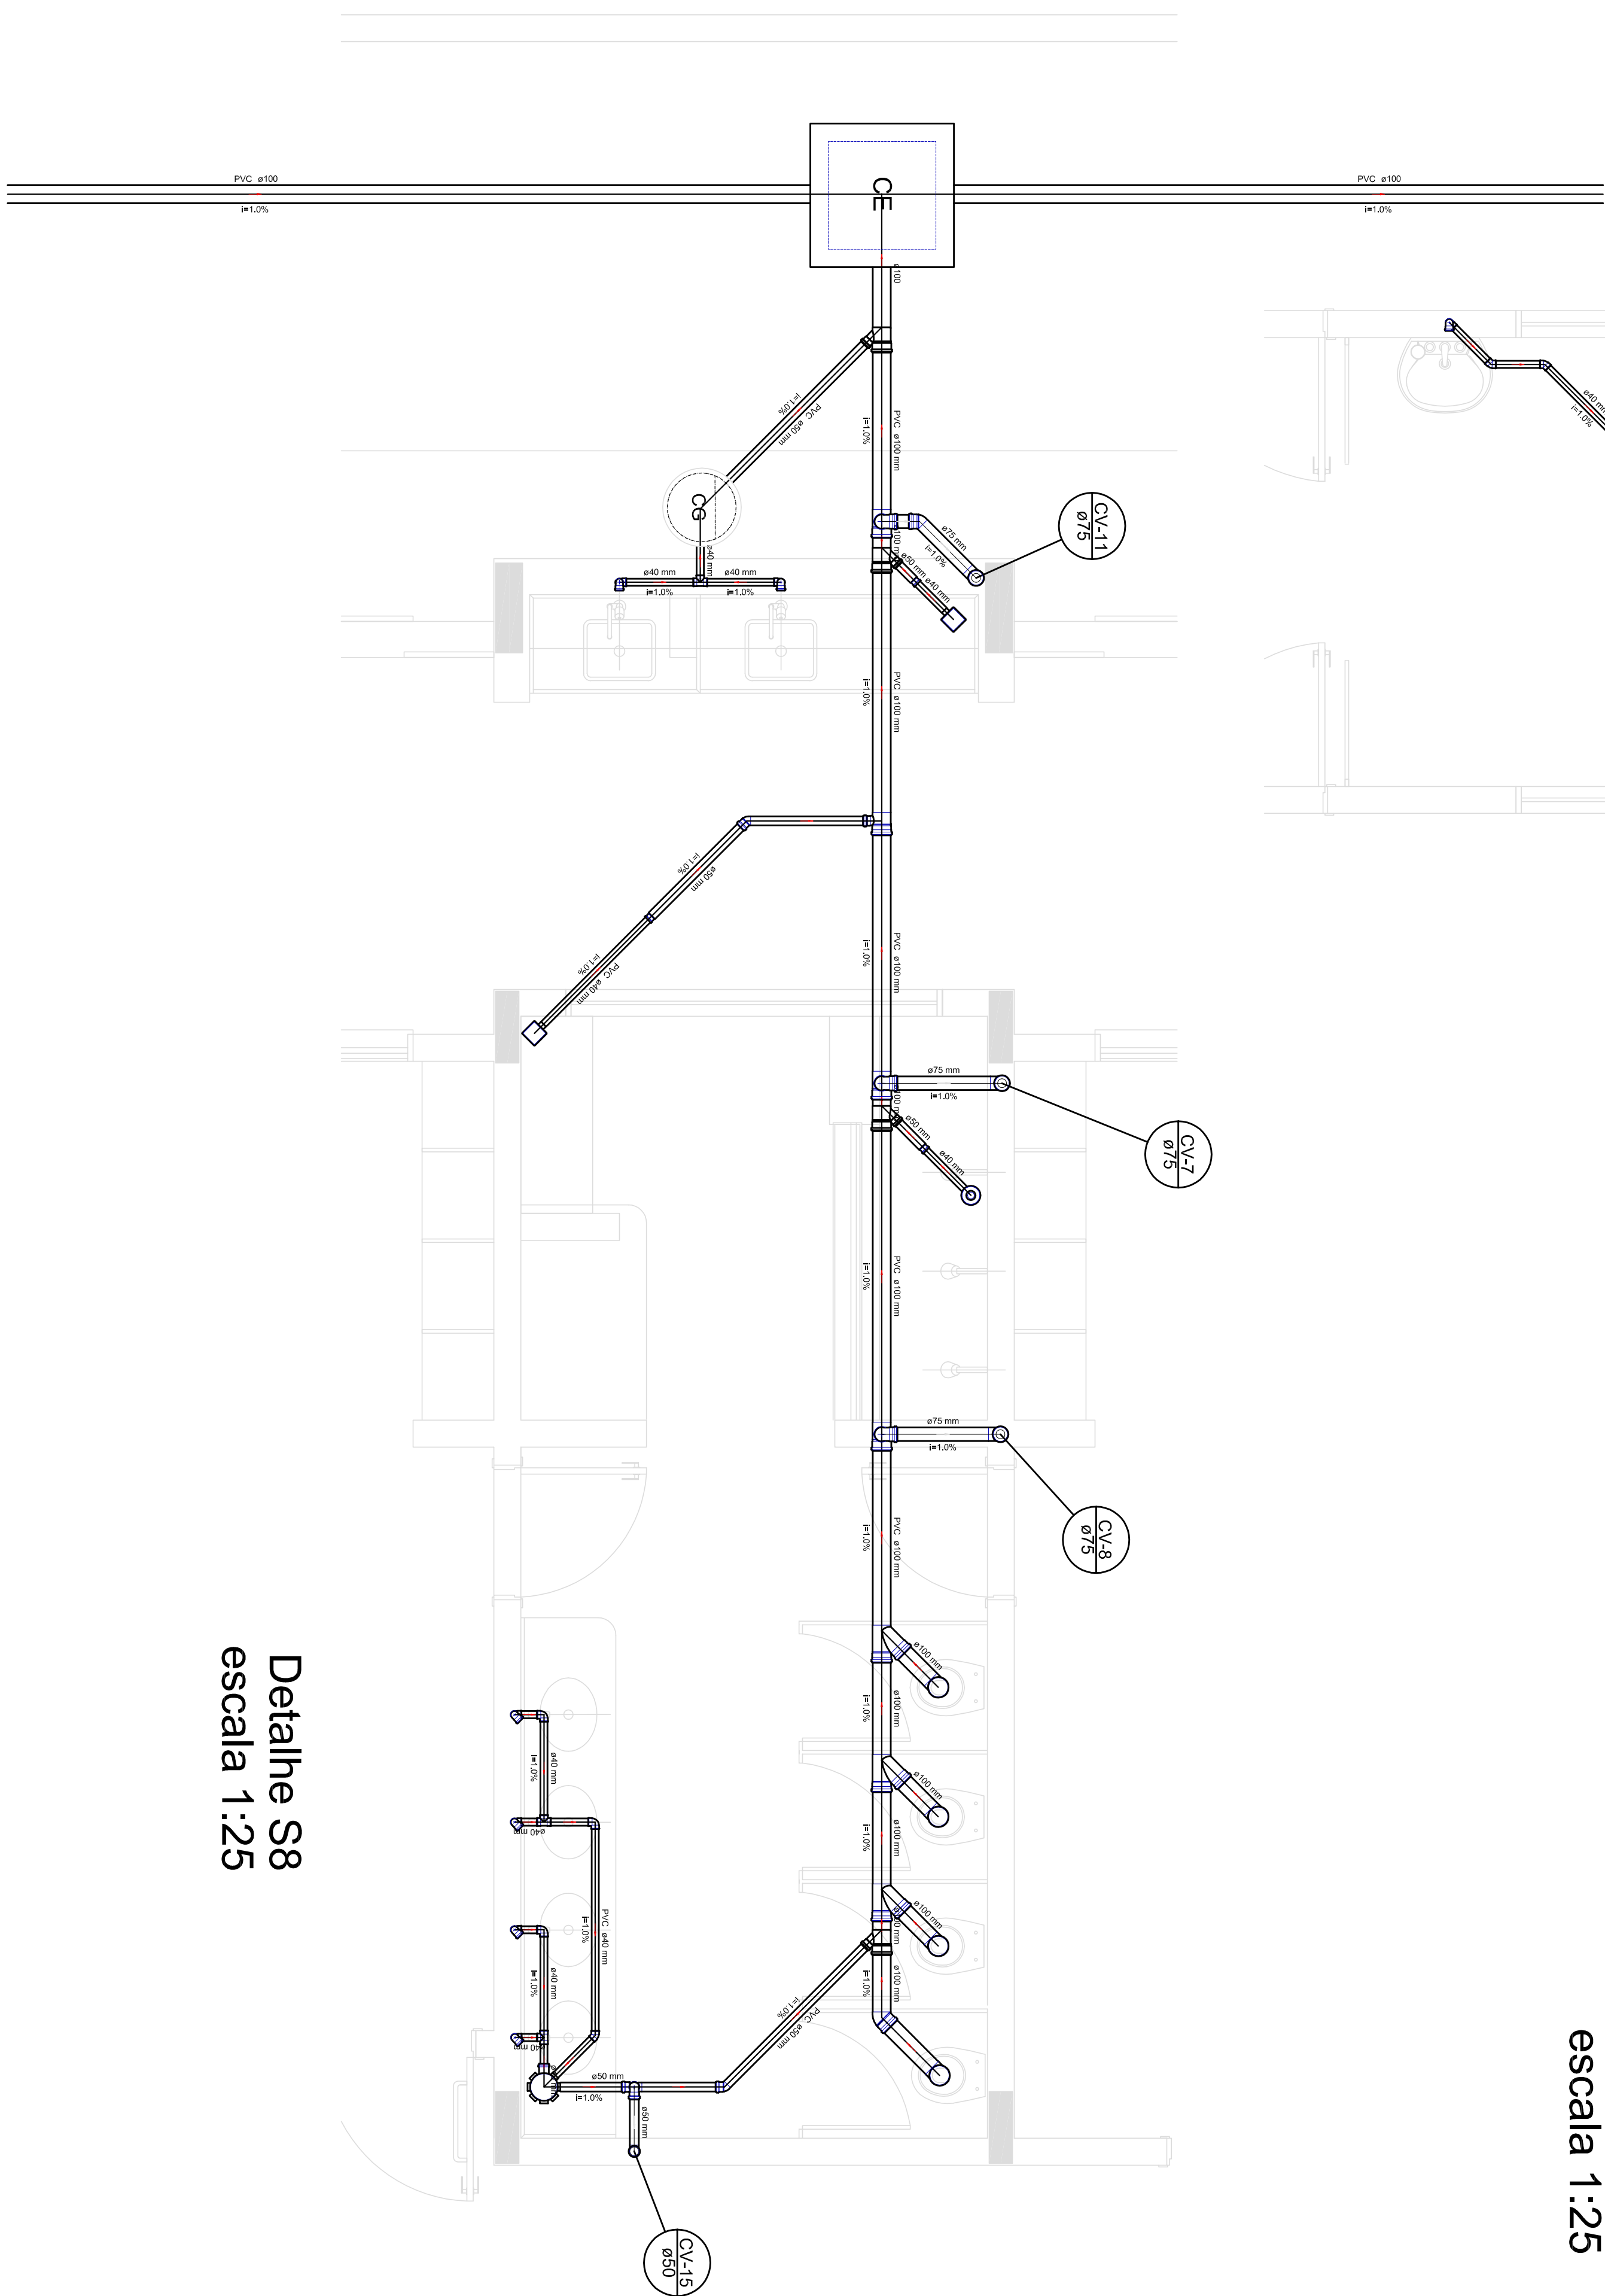
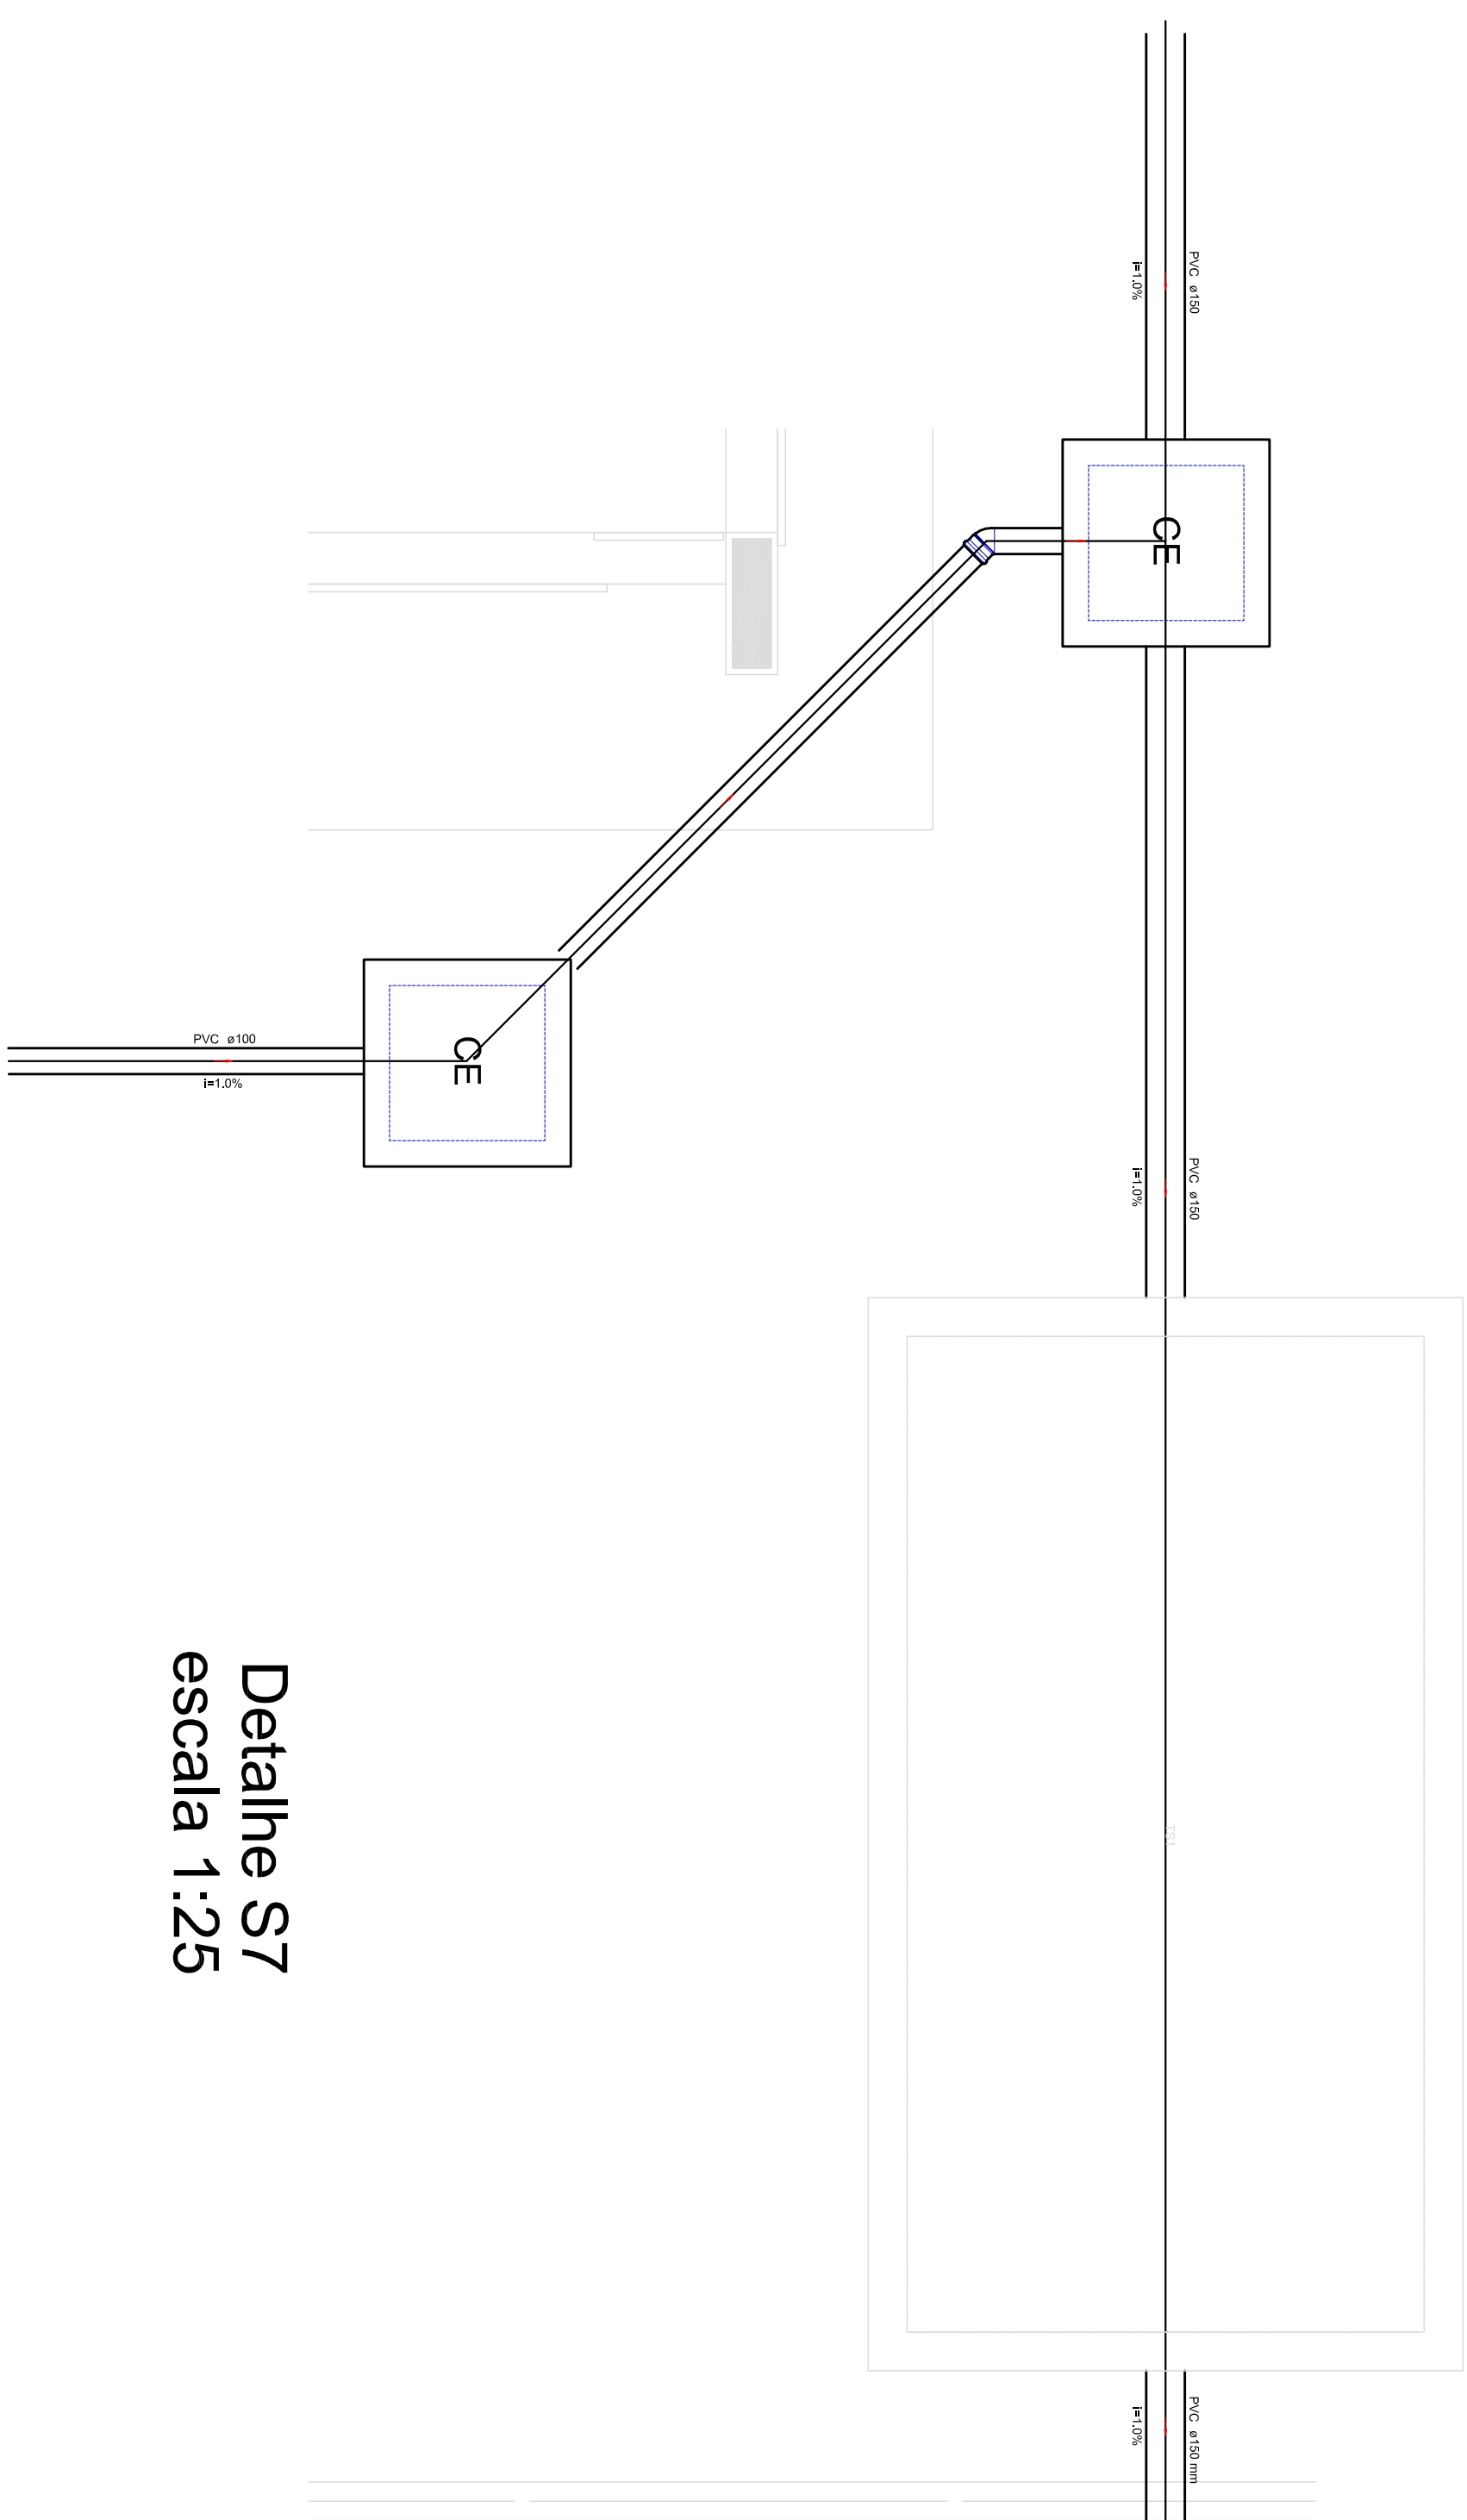
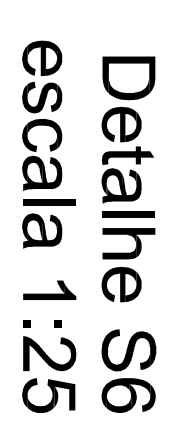
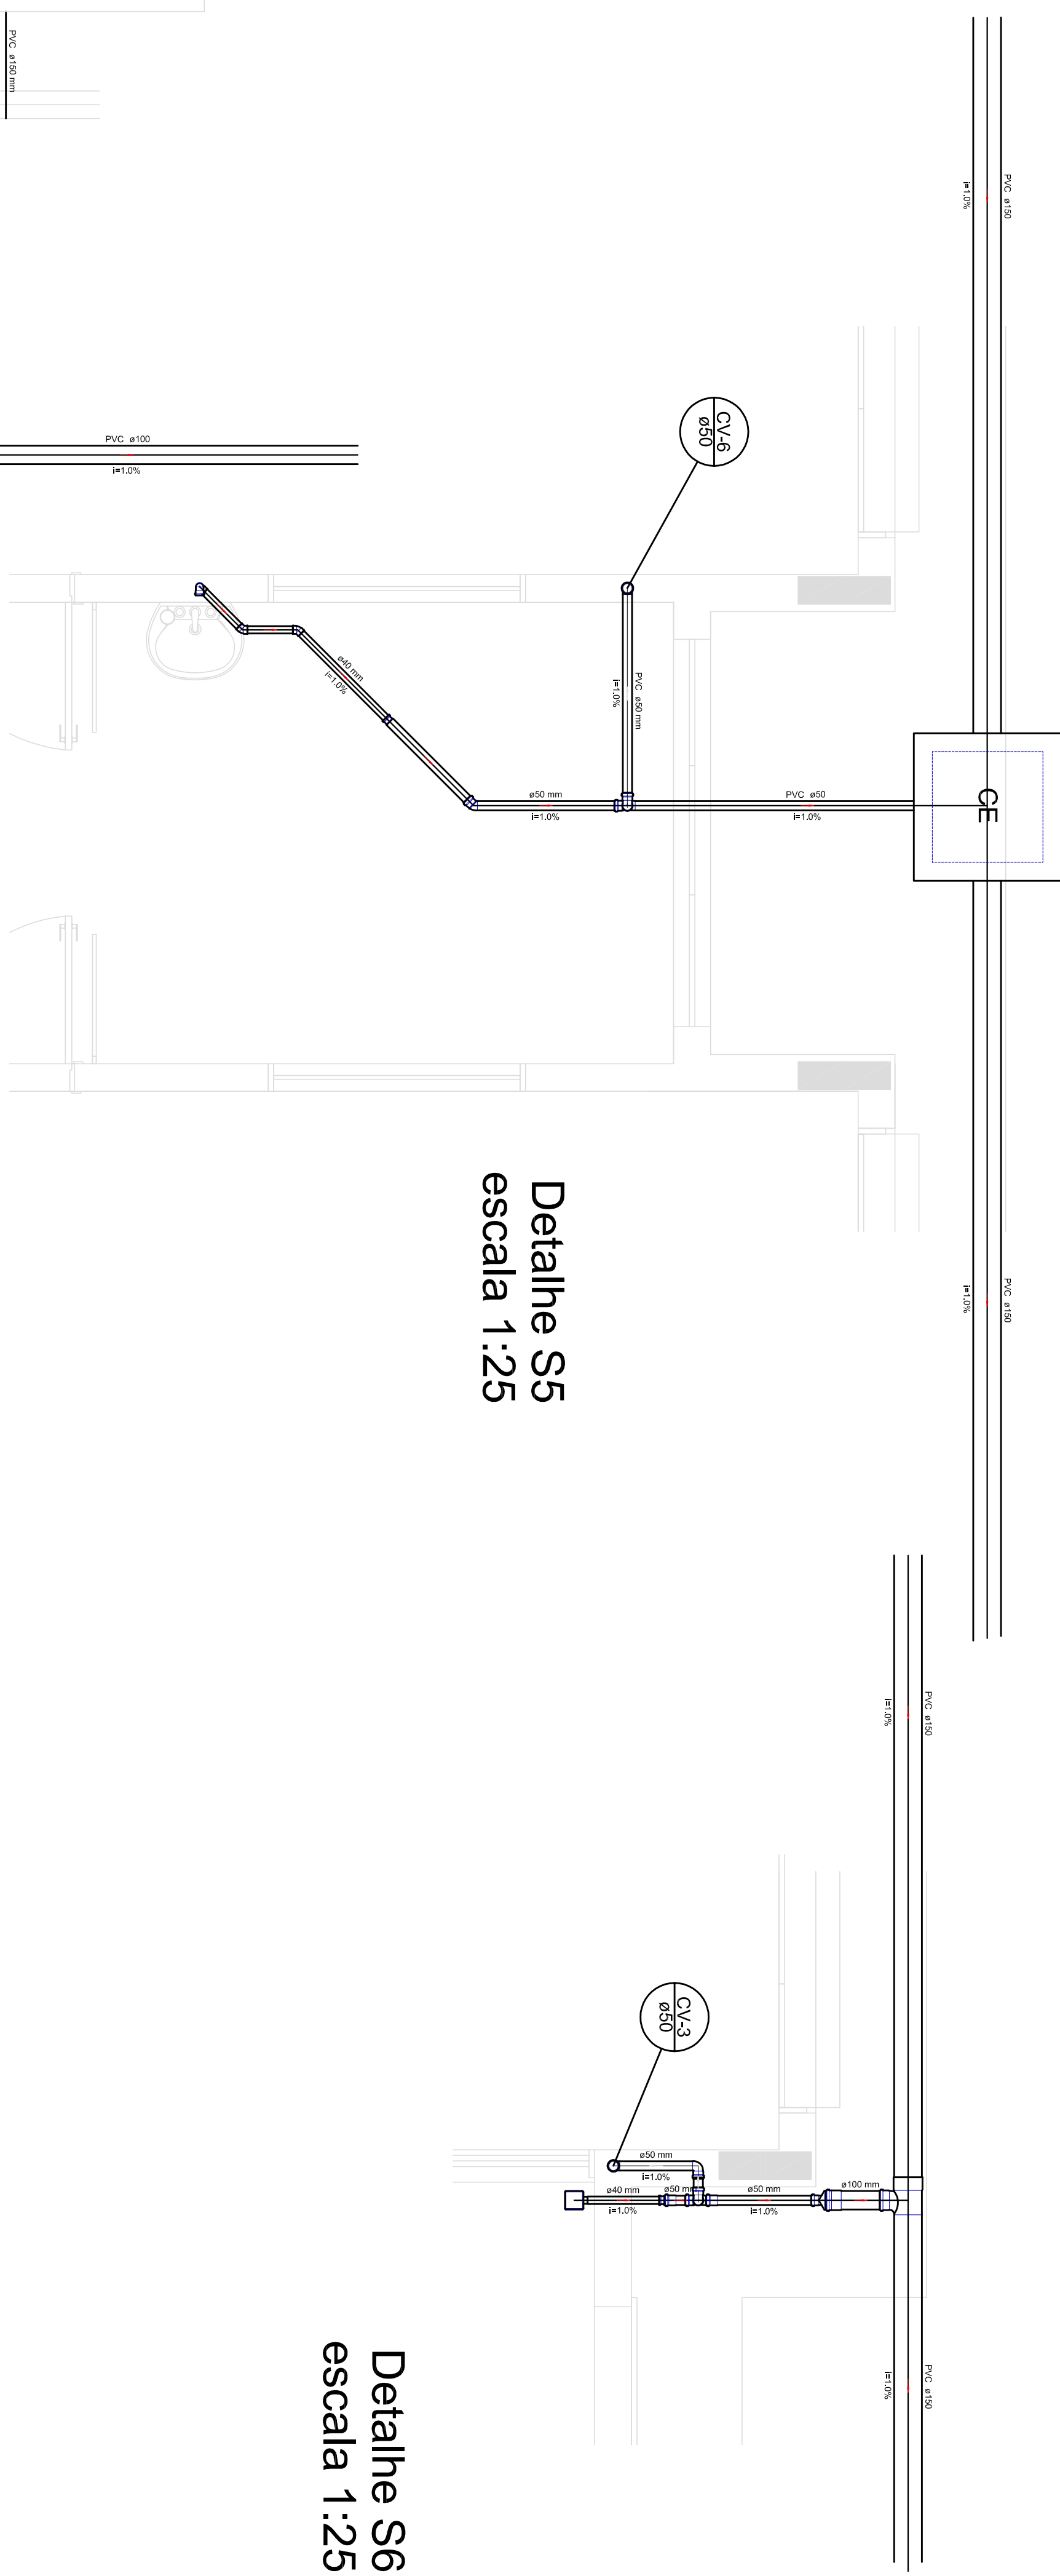
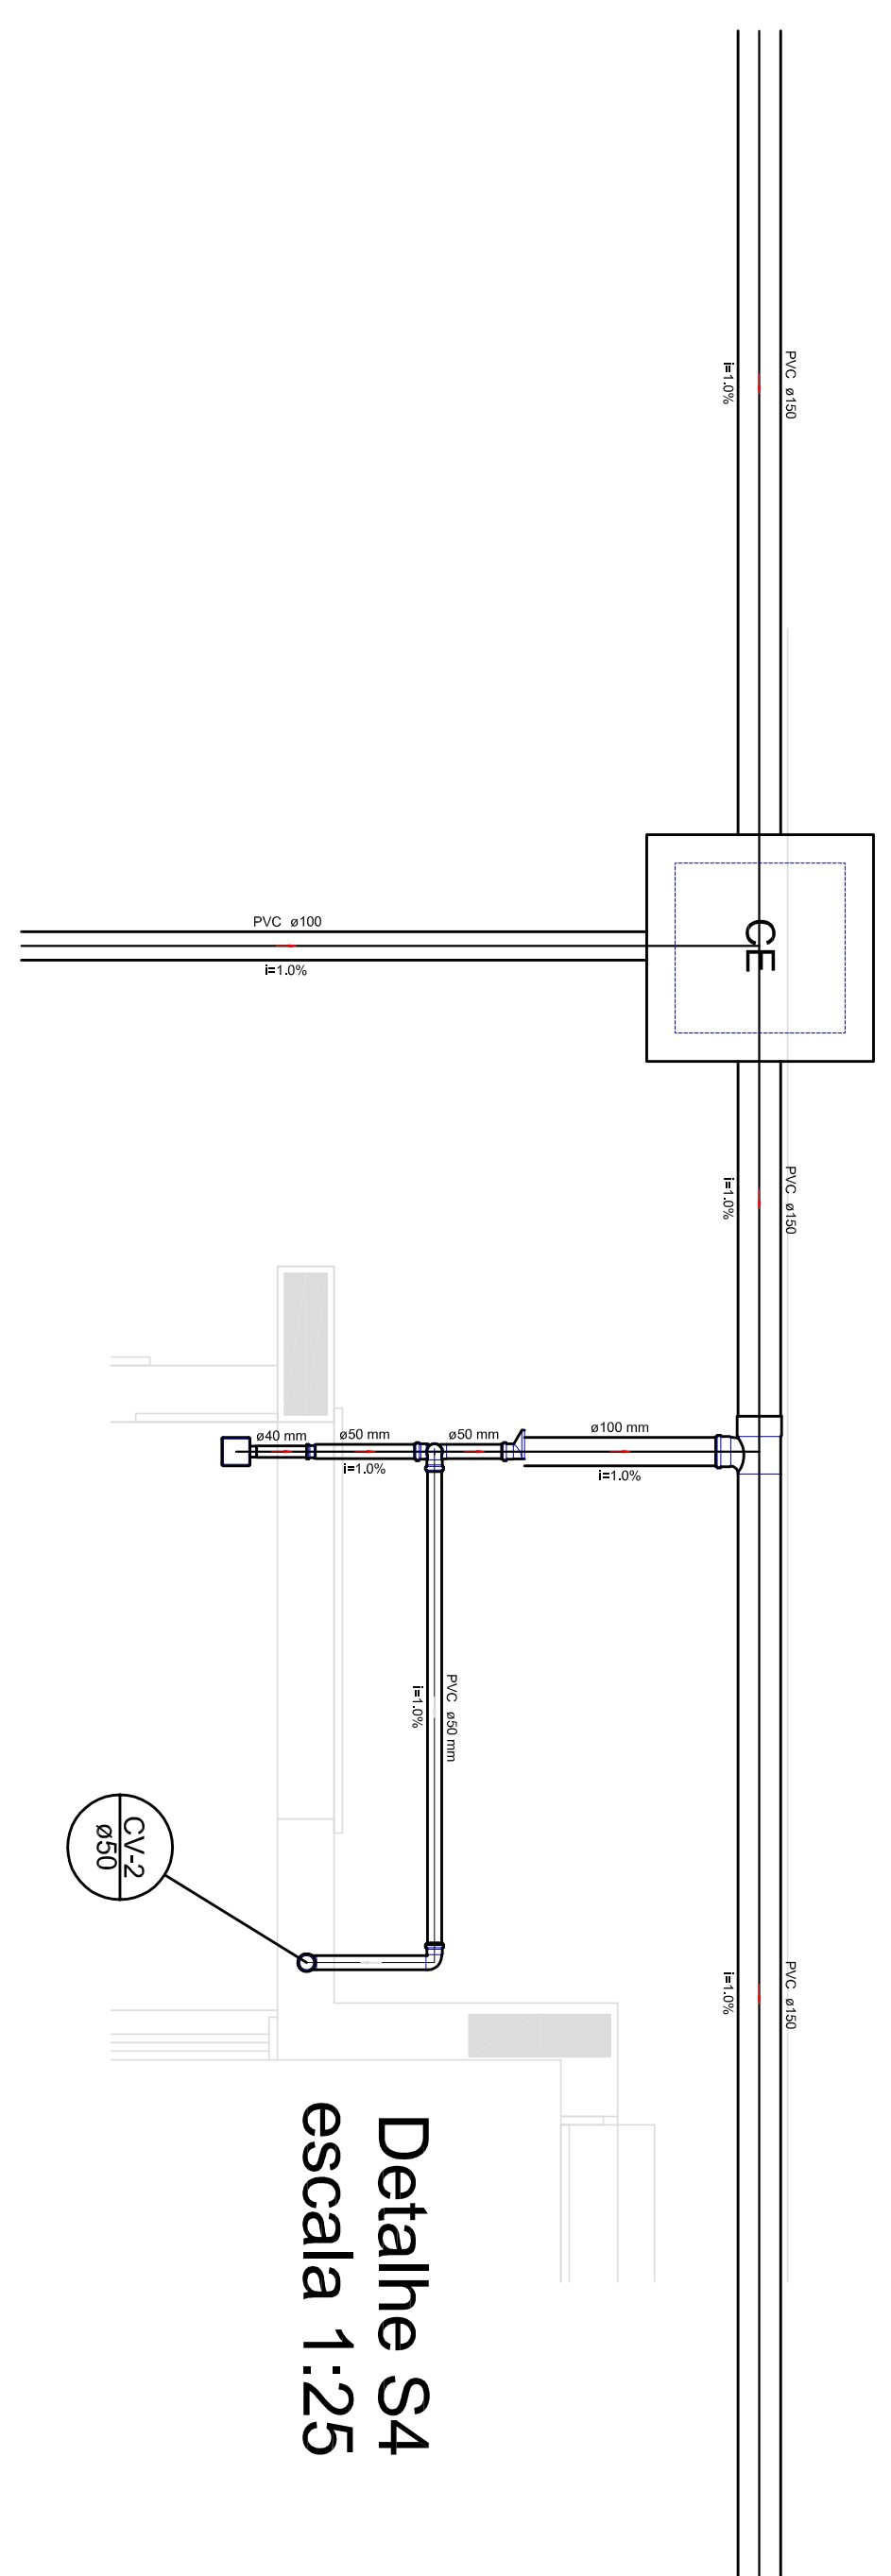
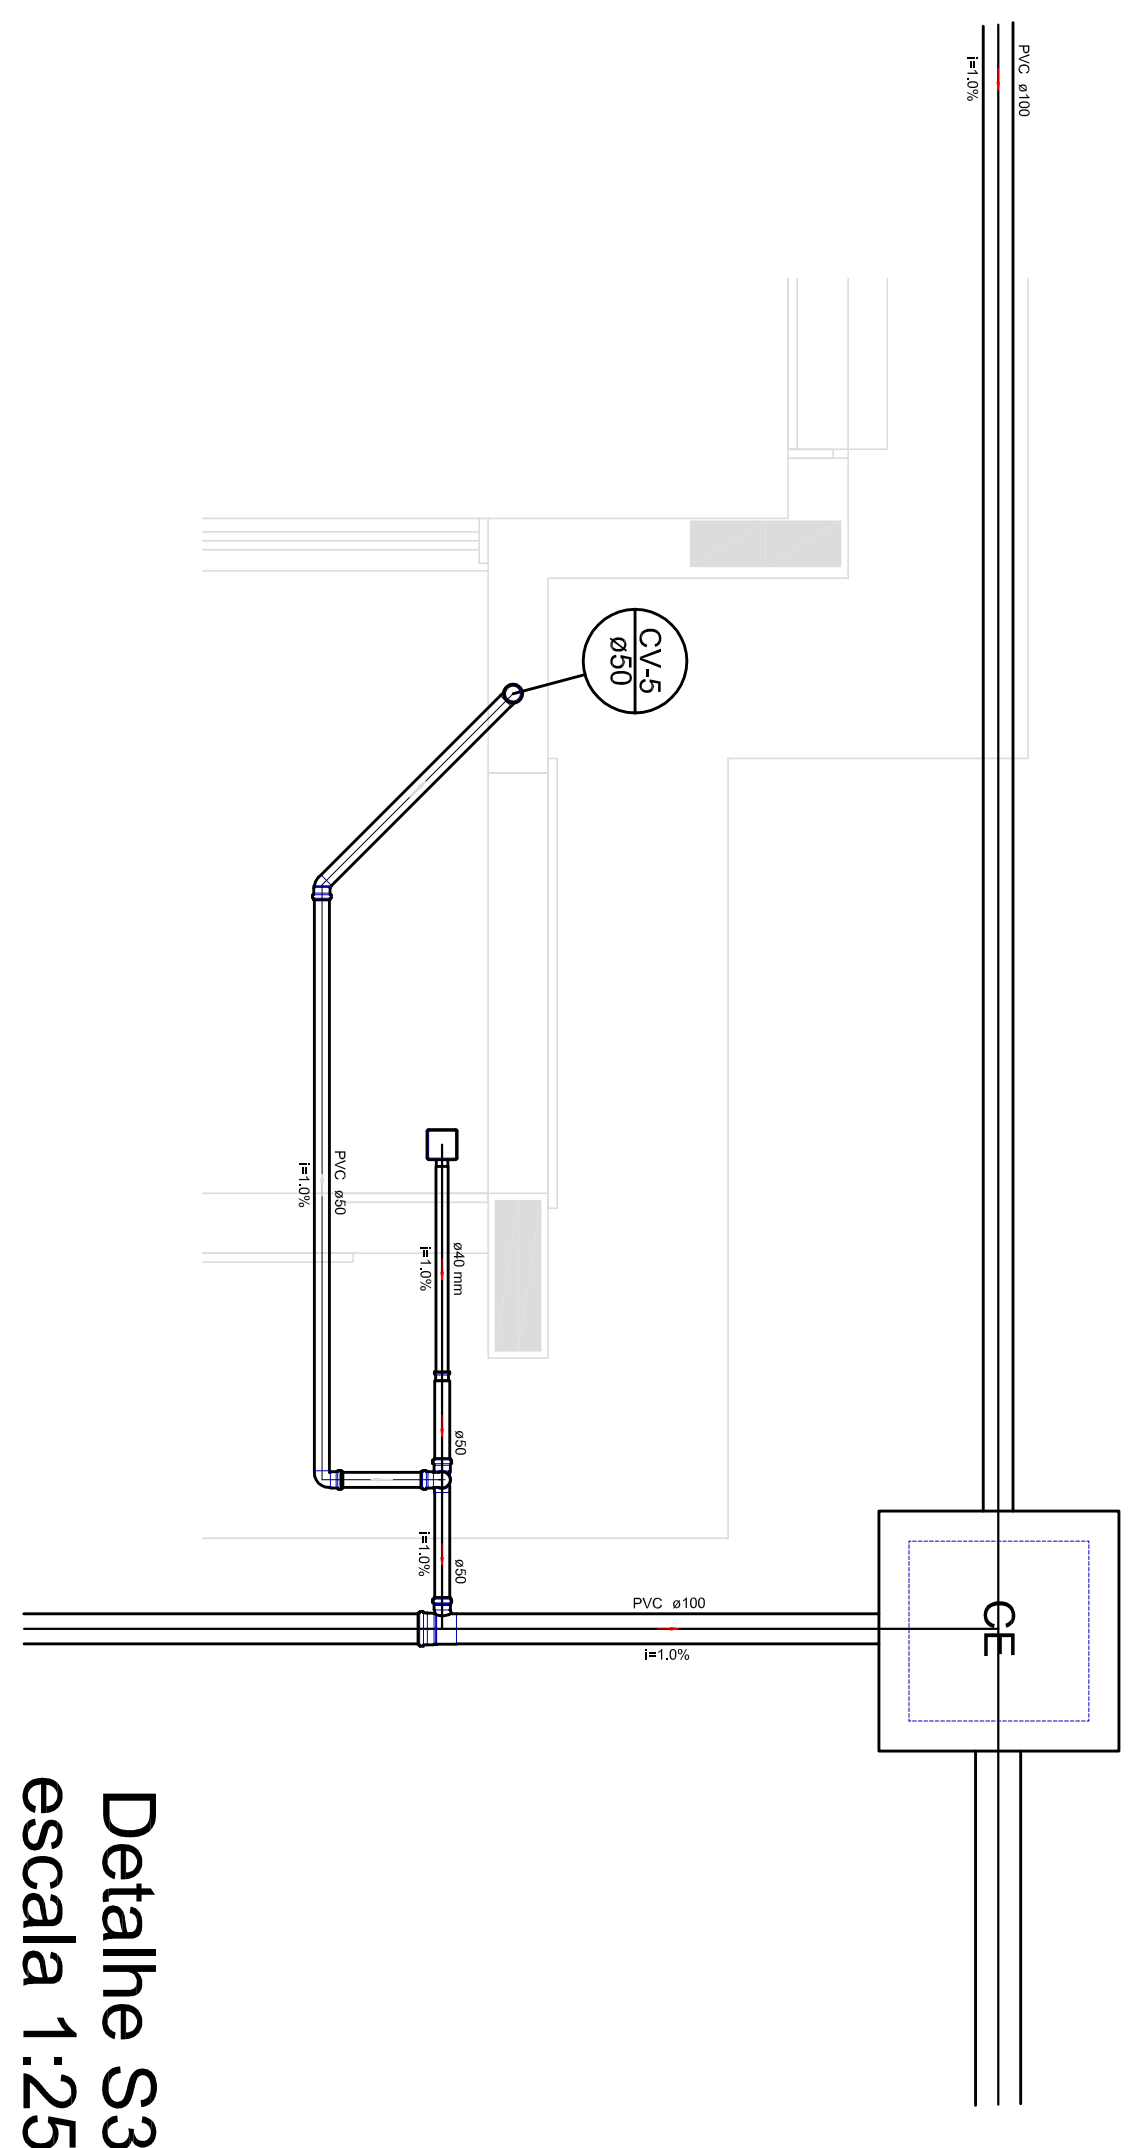
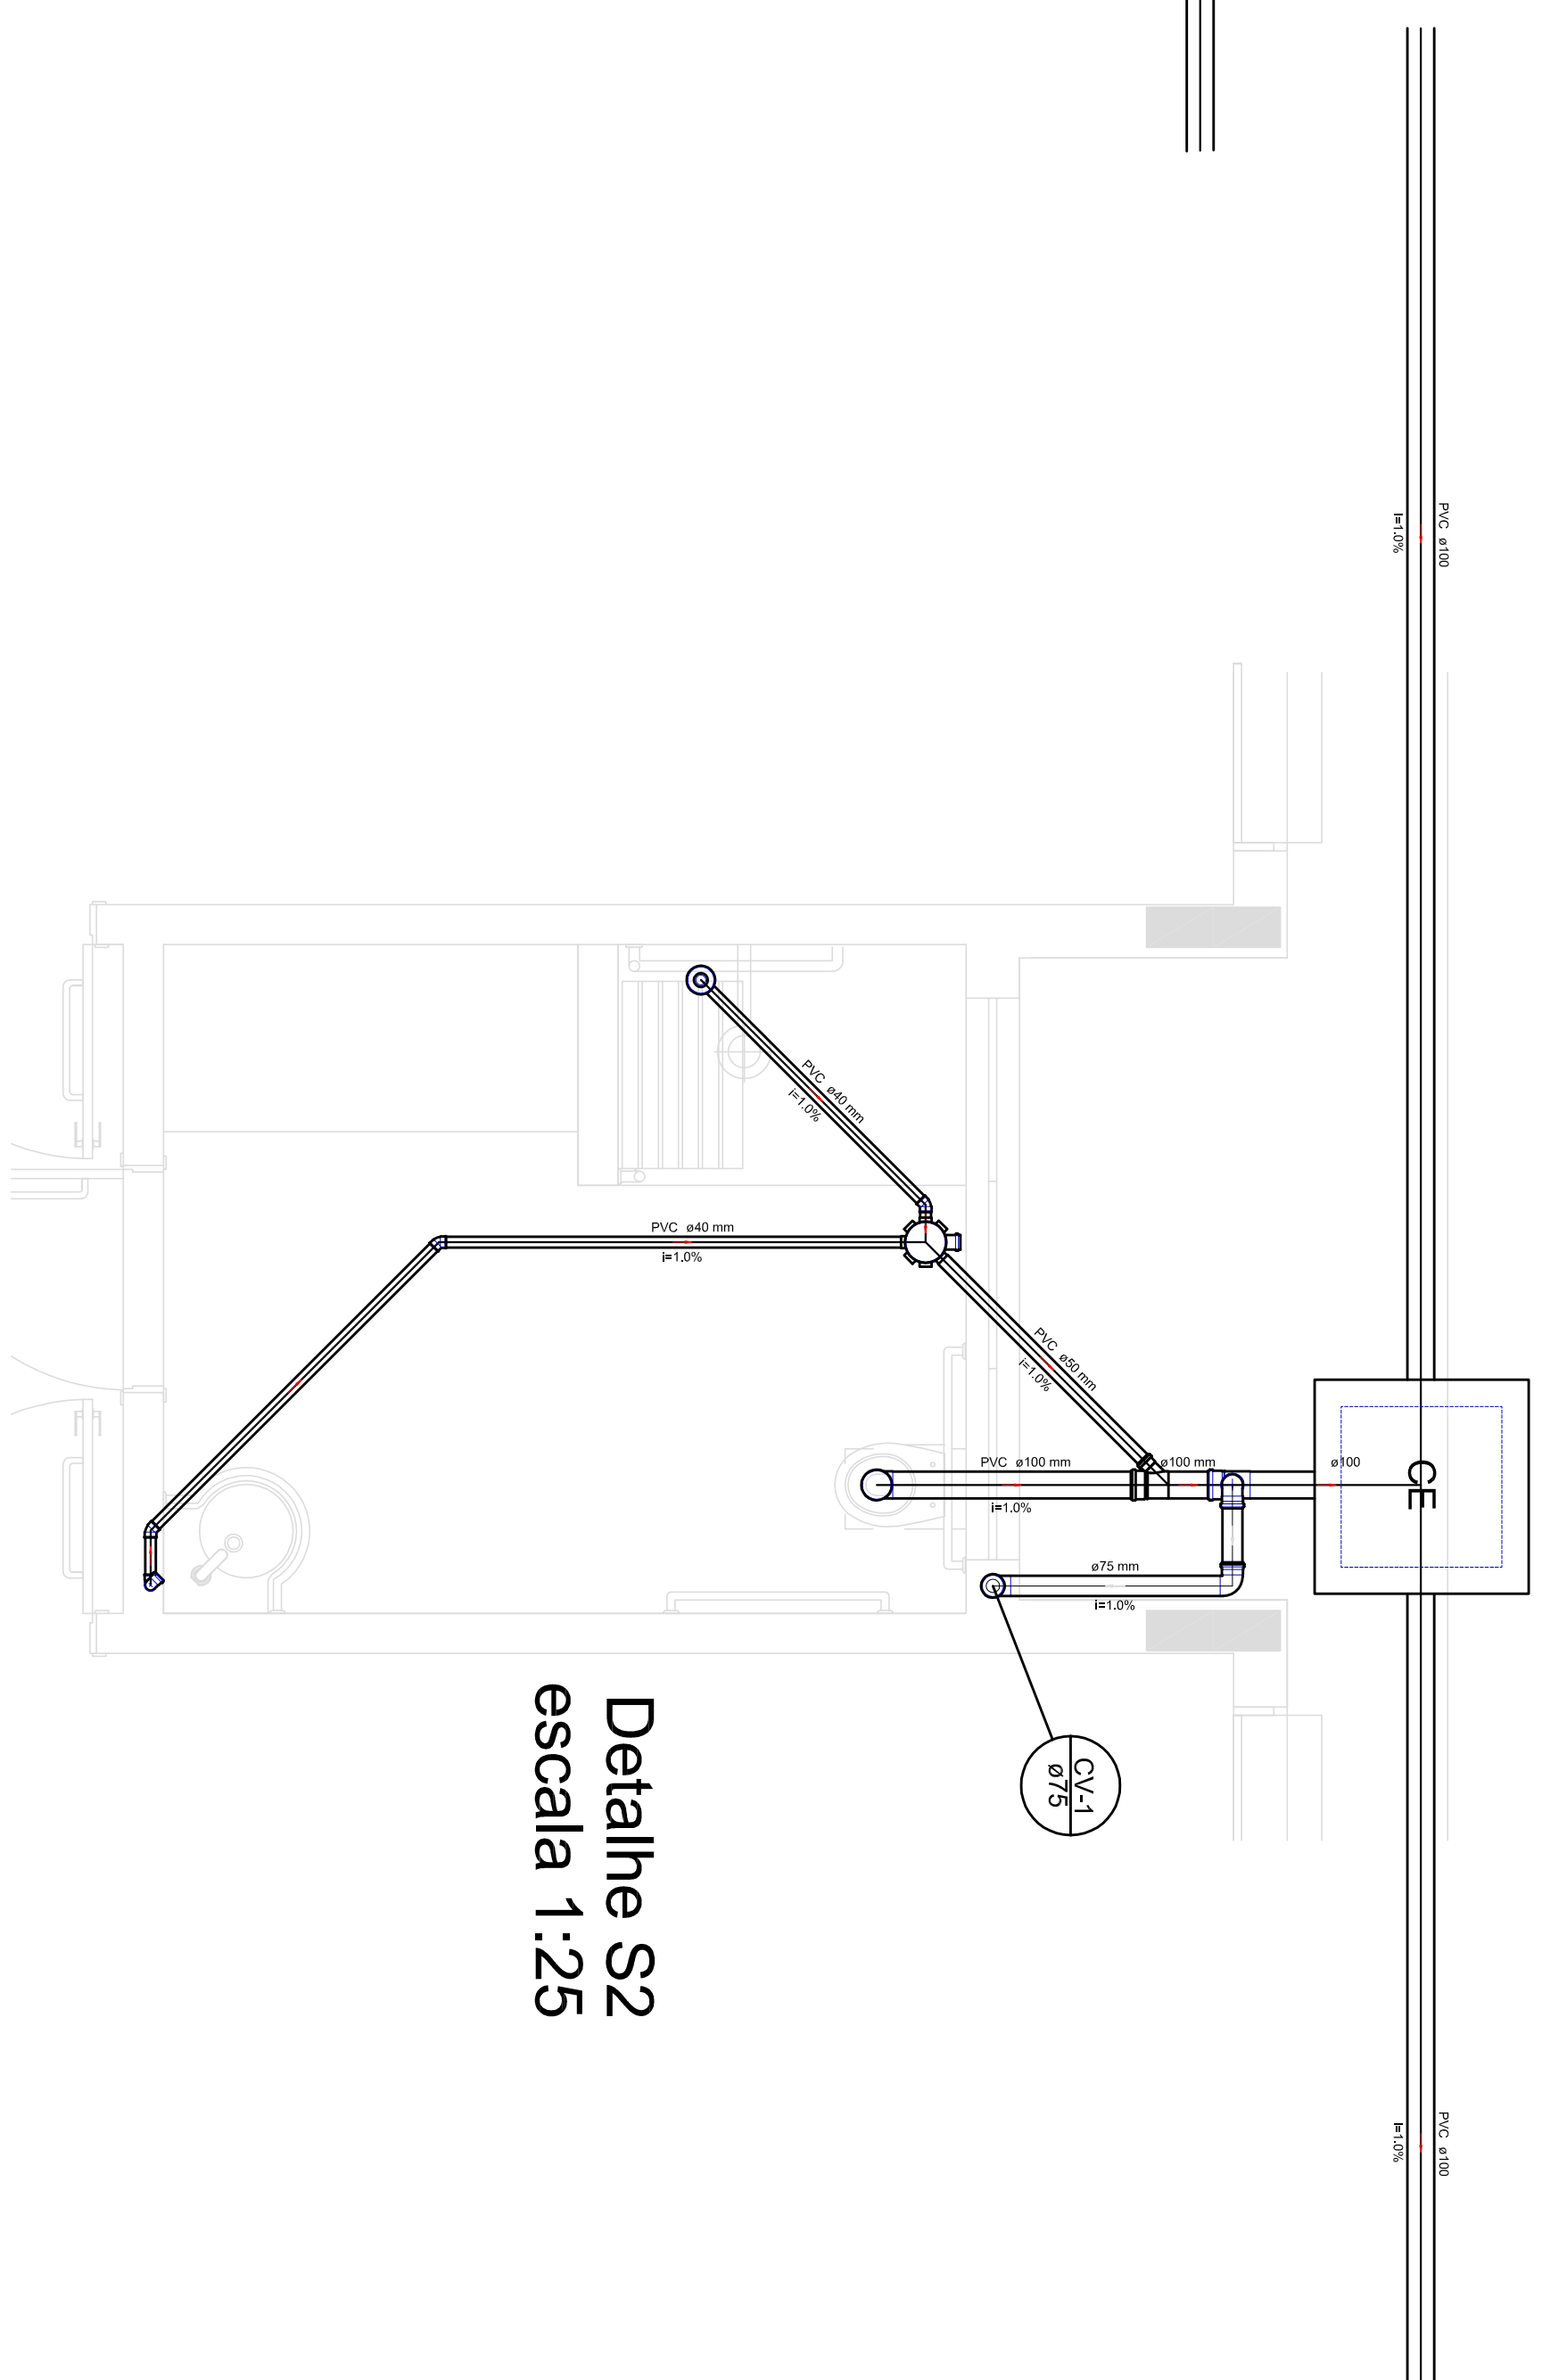
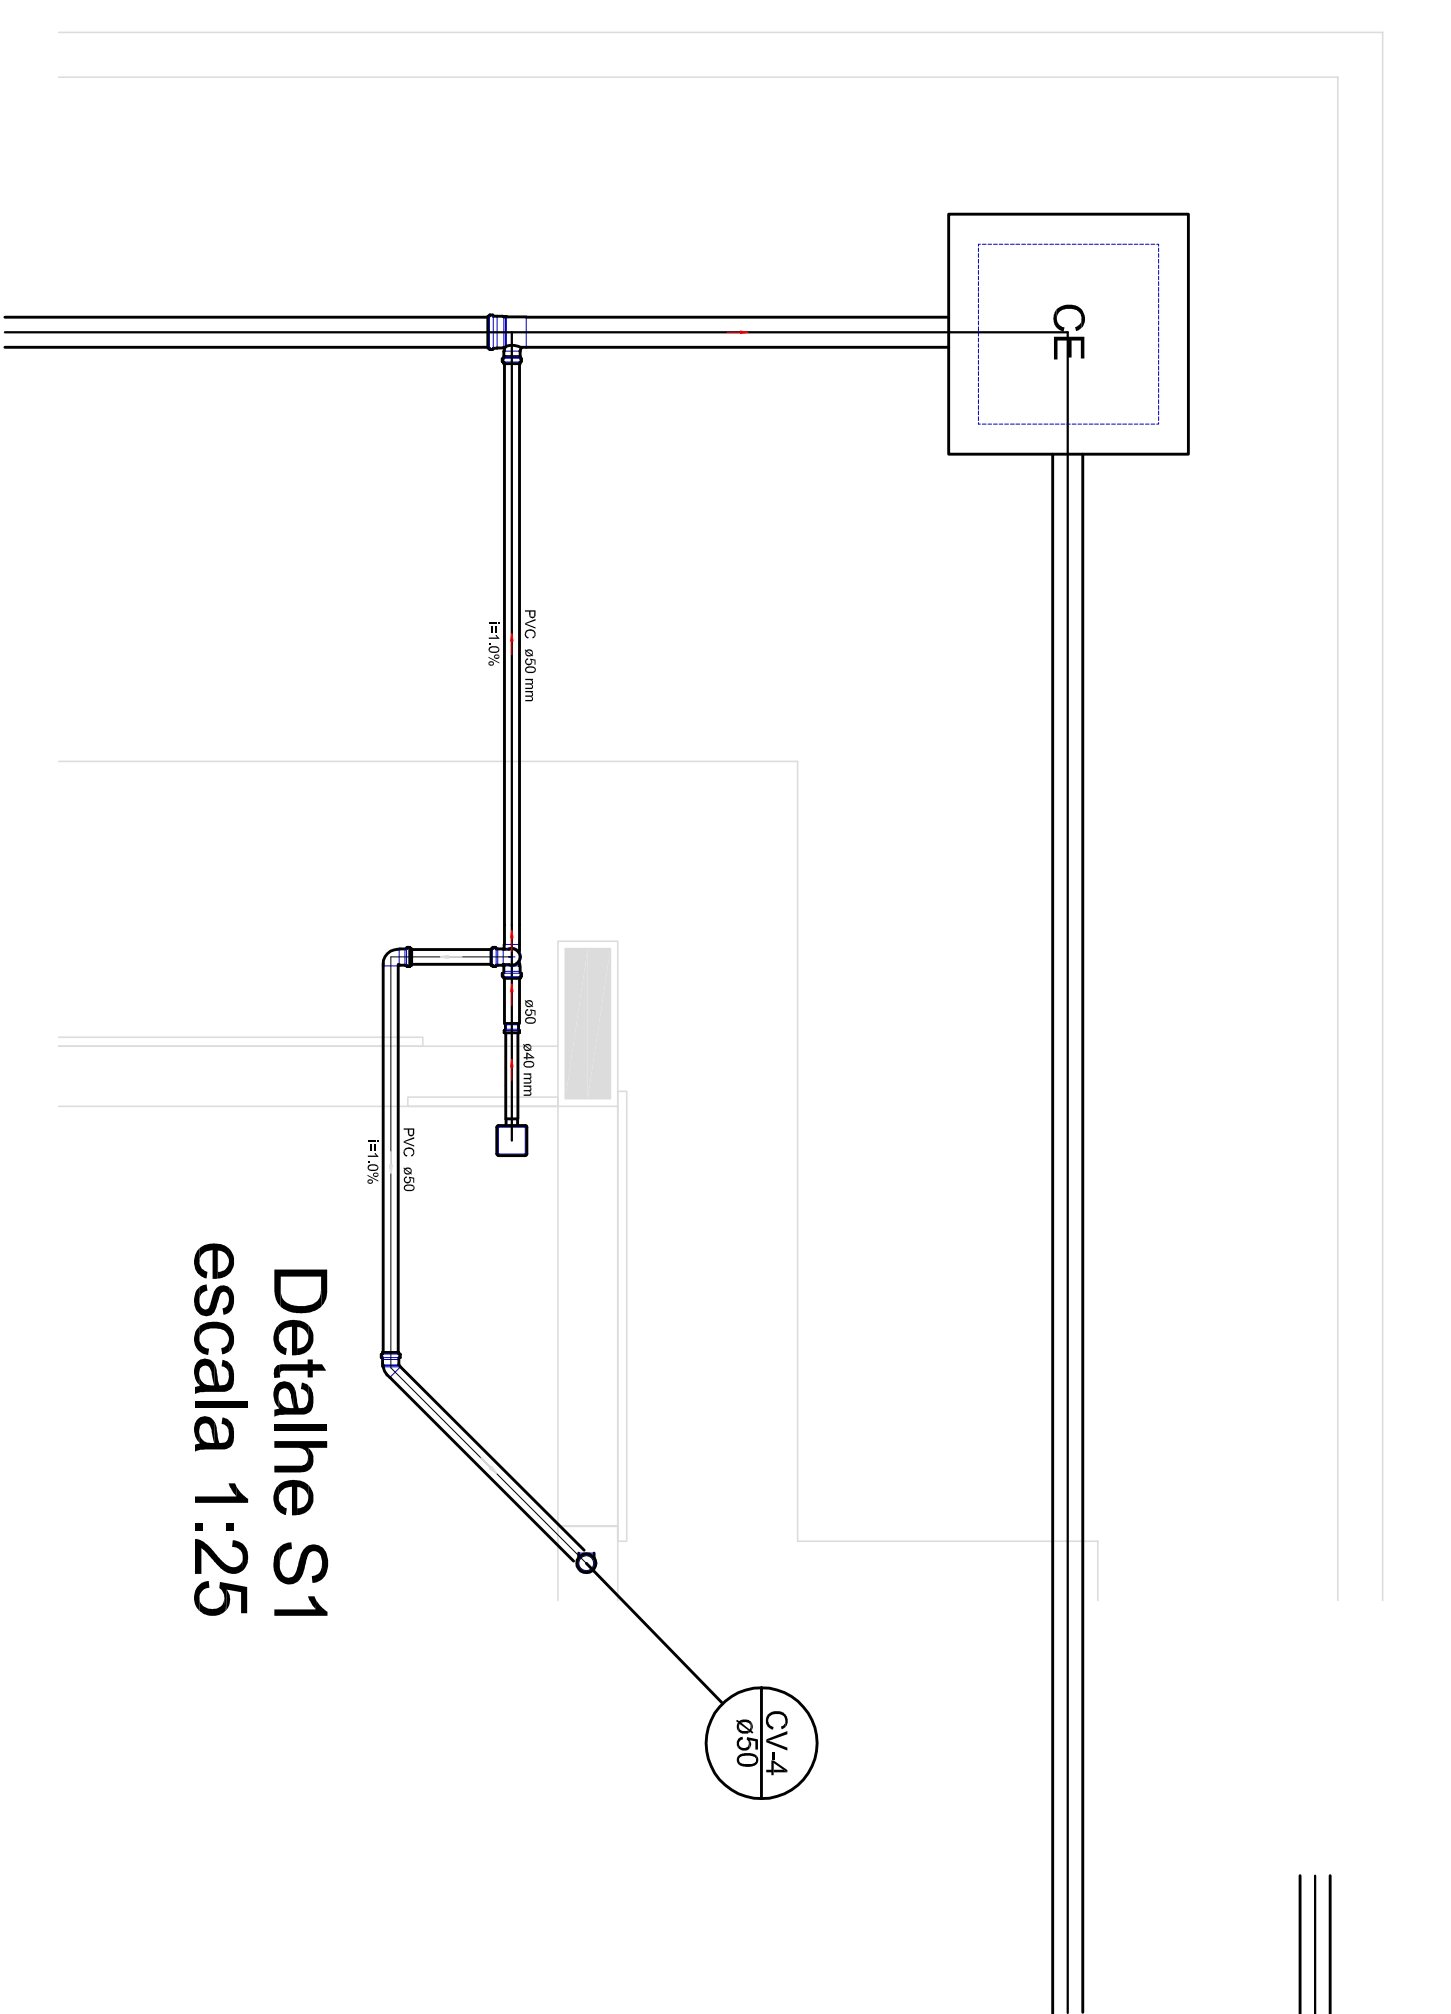


 
 
 
 
 
 
 
 
 
 
 
 
 
 
 
FNDE *Fundo Nacional
de Desenvolvimento
da Educação.*

Ministério da
Educação

GOVERNO FEDERAL
BRASIL
PÁTRIA EDUCADORA

HEG
02/07



LEGENDA	
	CAIXA DE INSPEÇÃO ESOTO SIMPLES
	CAIXA DE PASSAGEM
	CAIXA DE COQUEIRA
	CAIXA SIFONAL
	RESERVOIRO
	BOMBA DE REDEÇÃO LONGA
	CHUVEIRO COLETIVO
	CHUVEIRO RESIDENCIAL
	JECHO AJ
	JECHO RJ
	JECHO RC- COLUNA
	LANÇÃO SIMPLES
	LAVATÓRIO RESIDENCIAL COM SFÃO
	LAVATÓRIO DE USO GERAL
	PA DE COZINHA RESIDENCIAL COM SFÃO 40mm
	RAMAIS DE VENTILAÇÃO
	TANQUE DE LAVAR DN 40mm
	TE AJ
	TE RJ
	TE SANTIFERO
	VASO SANITÁRIO COM 30°
	TERMINAL DE VENTILAÇÃO - COLUNA

FNDE

Fundo Nacional
de Desenvolvimento
da Educação

GOVERNO FEDERAL

BRASIL

PÁTRIA EDUCADORA

Ministério da
Educação

PROJETO PADRÃO - FNDE	
PROPRIETÁRIO: :	
ENDEREÇO:	
MUNICÍPIO – UF:	
PROPRIETÁRIO	
RESP. TÉCNICO	CREA
AUTOR DO PROJETO	CAU
DUTO	CREA
	RA
OBSERVAÇÕES:	
PROJETO EXECUTIVO	
PROGRAMA PROINFÂNCIA - PROJETO TIPO 1	
PROJETO DE INSTALAÇÕES	
COORDENAÇÃO CGEST - Coordenação Geral de Infraestrutura Educatonal	LOCALIZAÇÃO DOS PONTOS DE VENTILAÇÃO
COORDENADOR	HEG
FORMATO (584x175)	REVISÃO R.00
	ESCALA 1/75
	PRIMEIRA DATA EMISSÃO 20/05/2015
	07/07



Detalhe Vista Cobertura
escala 1/75